



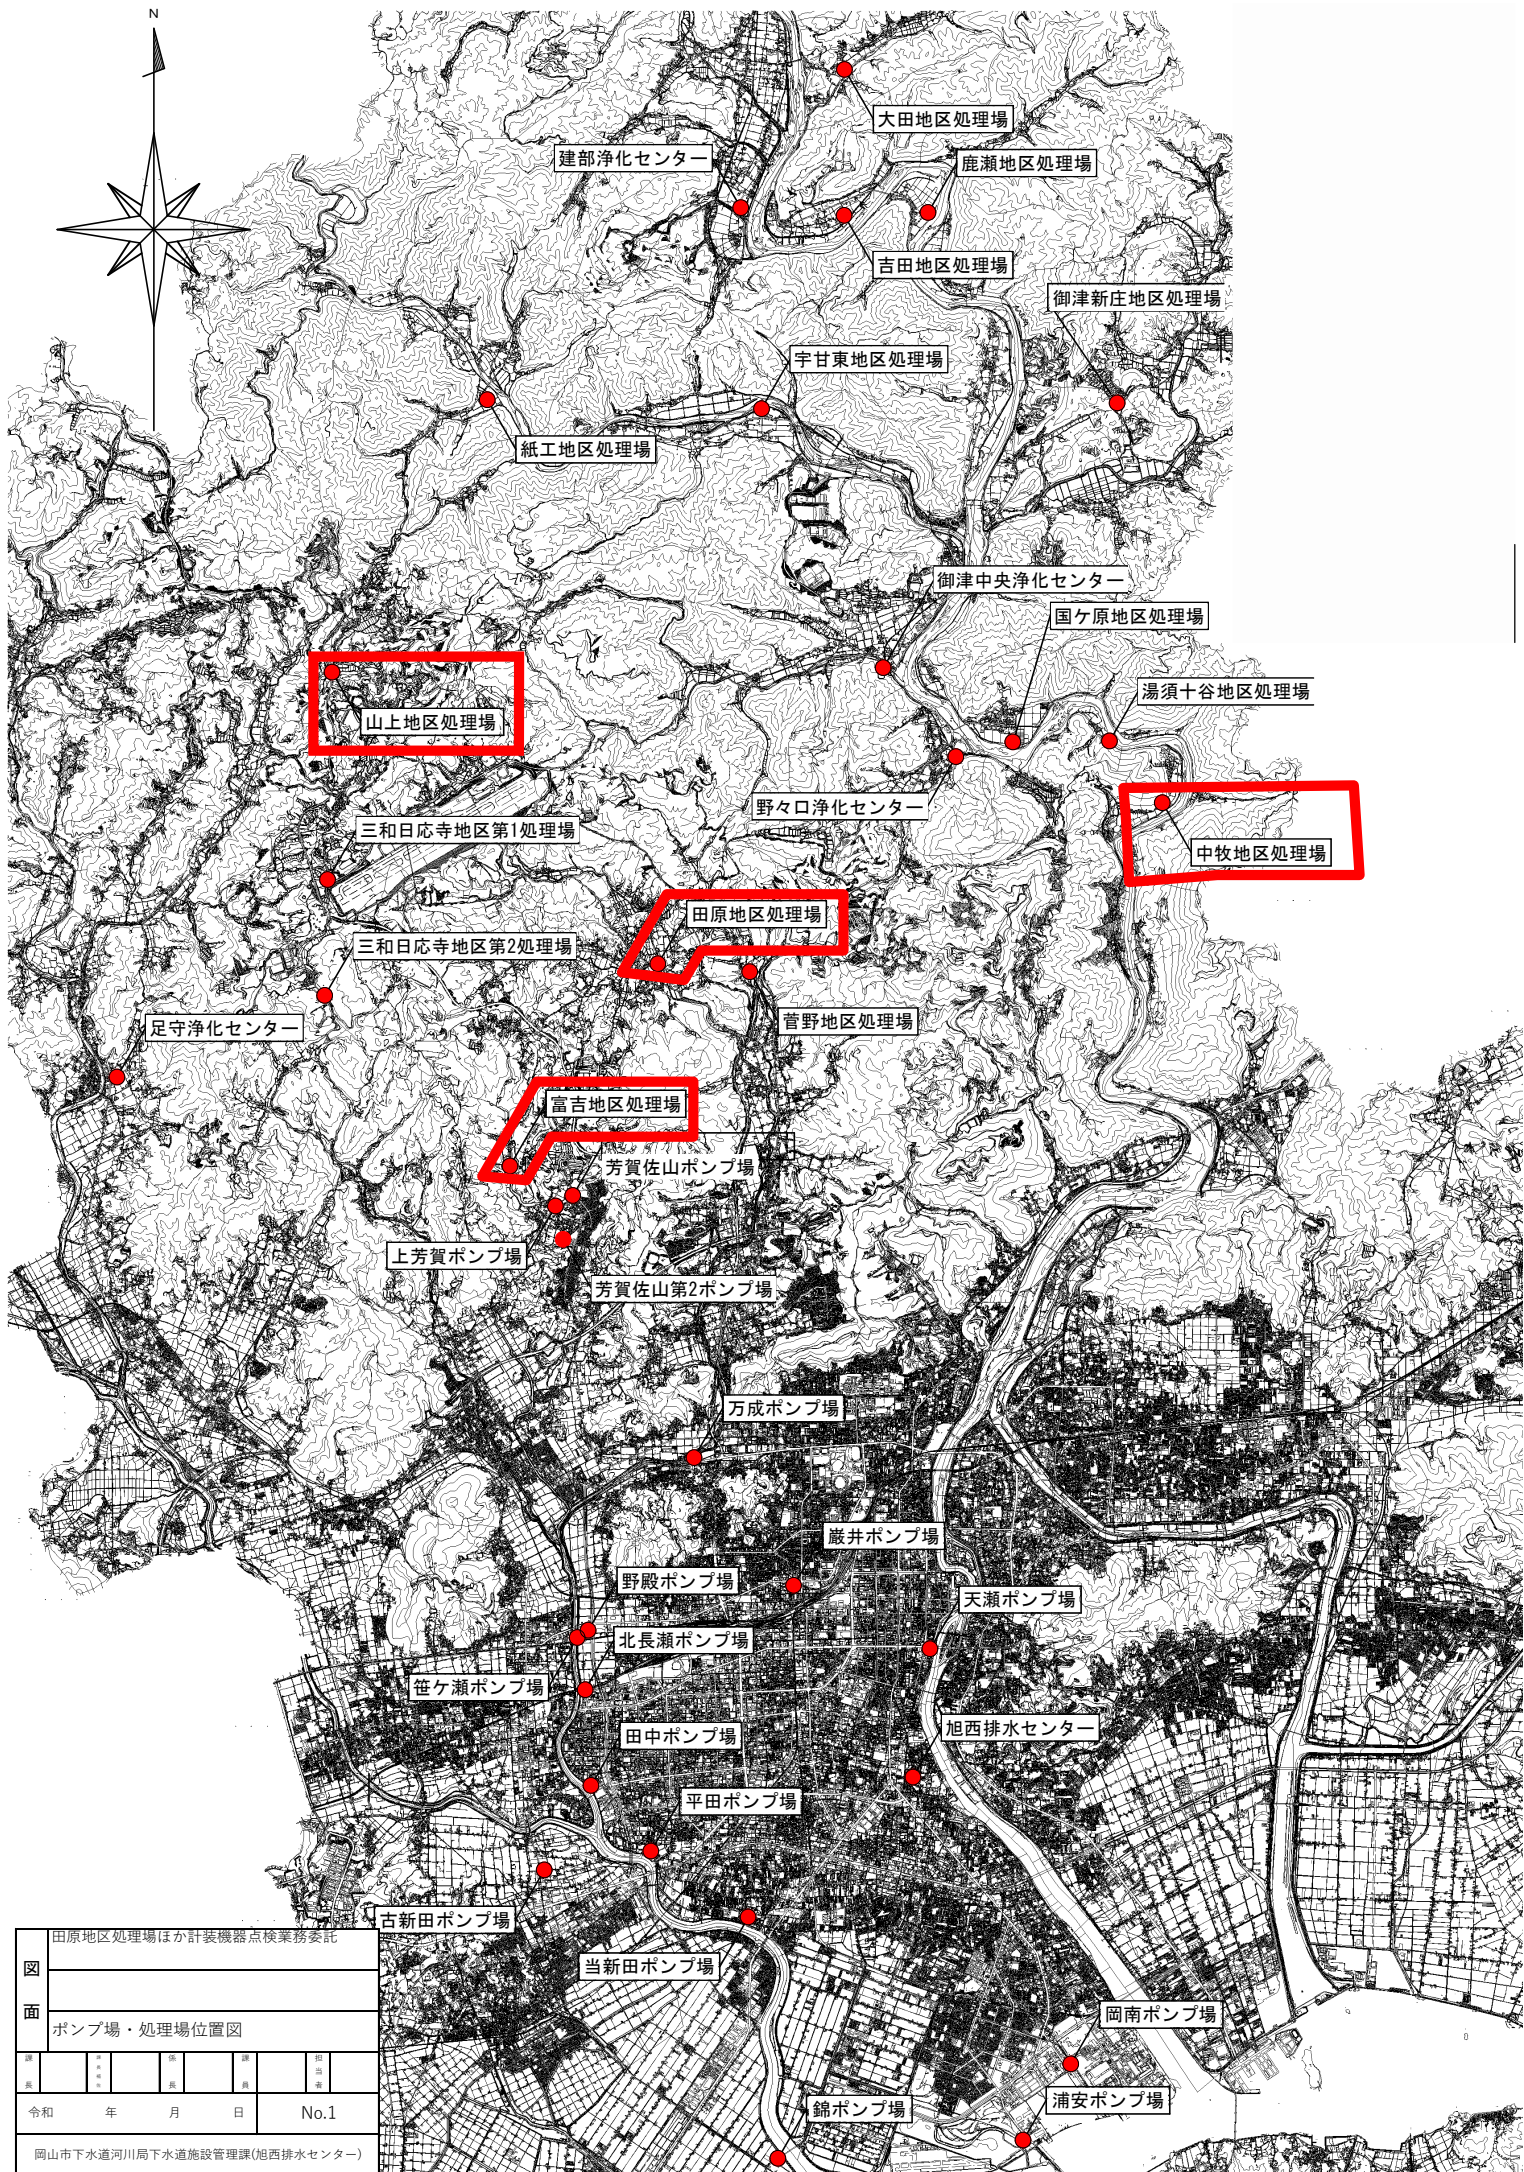

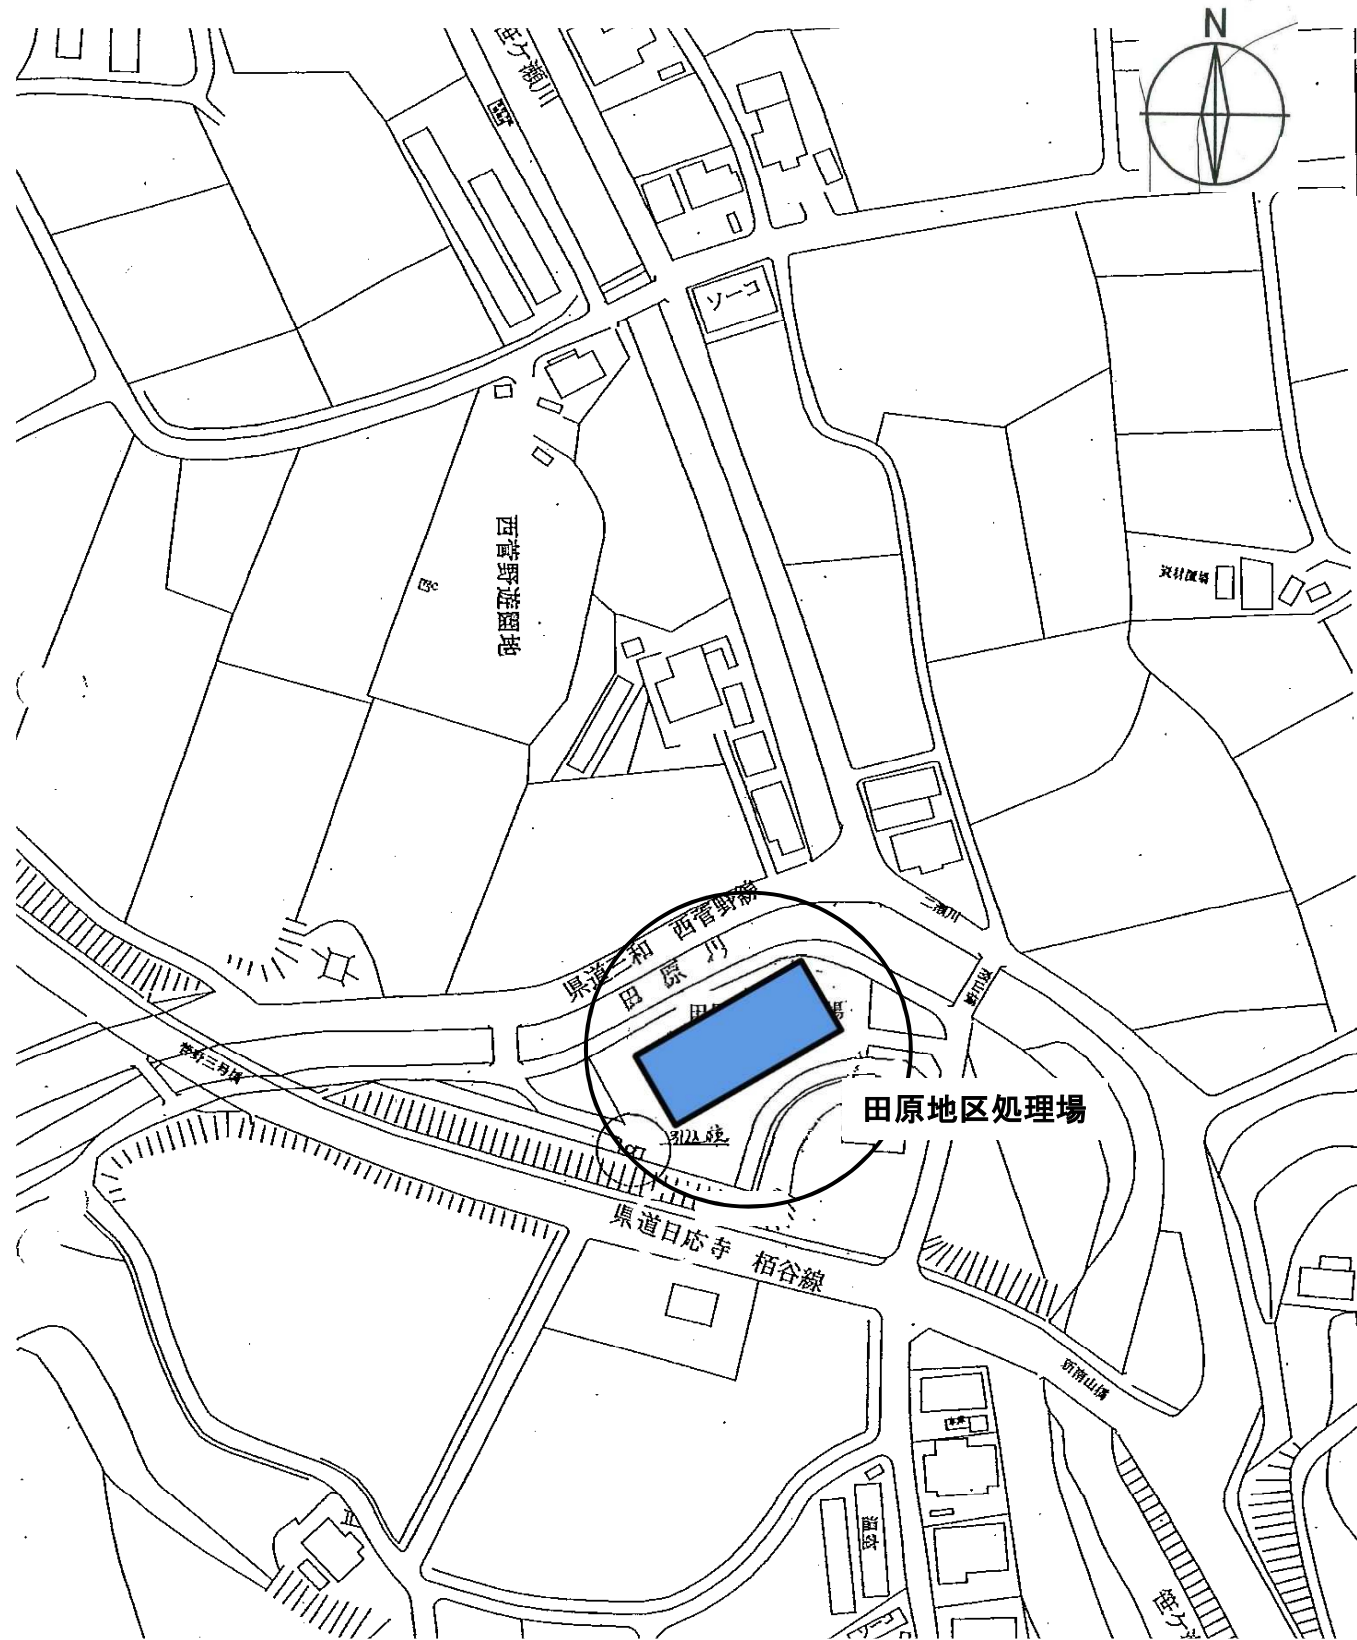


【田原地区処理場 位置図】

計装機器一覧

① 流入流量計	(電磁流量計)	(点検範囲外)	⑦ No. 1 曝気槽MLSS	(MLSS計)	(点検範囲外)
② 流量調整槽水位計	(投込式)	1.0 式	⑧ No. 2 曝気槽DO	(DO計)	1.0 式
③ 曝気槽第 1 槽水位計	(投込式)	1.0 式	⑨ No. 2 曝気槽ORP	(ORP計)	1.0 式
④ 曝気槽第 2 槽水位計	(投込式)	1.0 式	⑩ No. 2 曝気槽MLSS	(MLSS計)	1.0 式
⑤ No. 1 曝気槽DO	(DO計)	1.0 式	⑪ 凝集槽PH	(PH計)	1.0 式
⑥ No. 1 曝気槽ORP	(ORP計)	1.0 式	⑫ 放流量計	(潜水式電磁流量計)	1.0 式

※ 各計装点検項目の個別機器類は(点検機器一覧)を参照のこと。

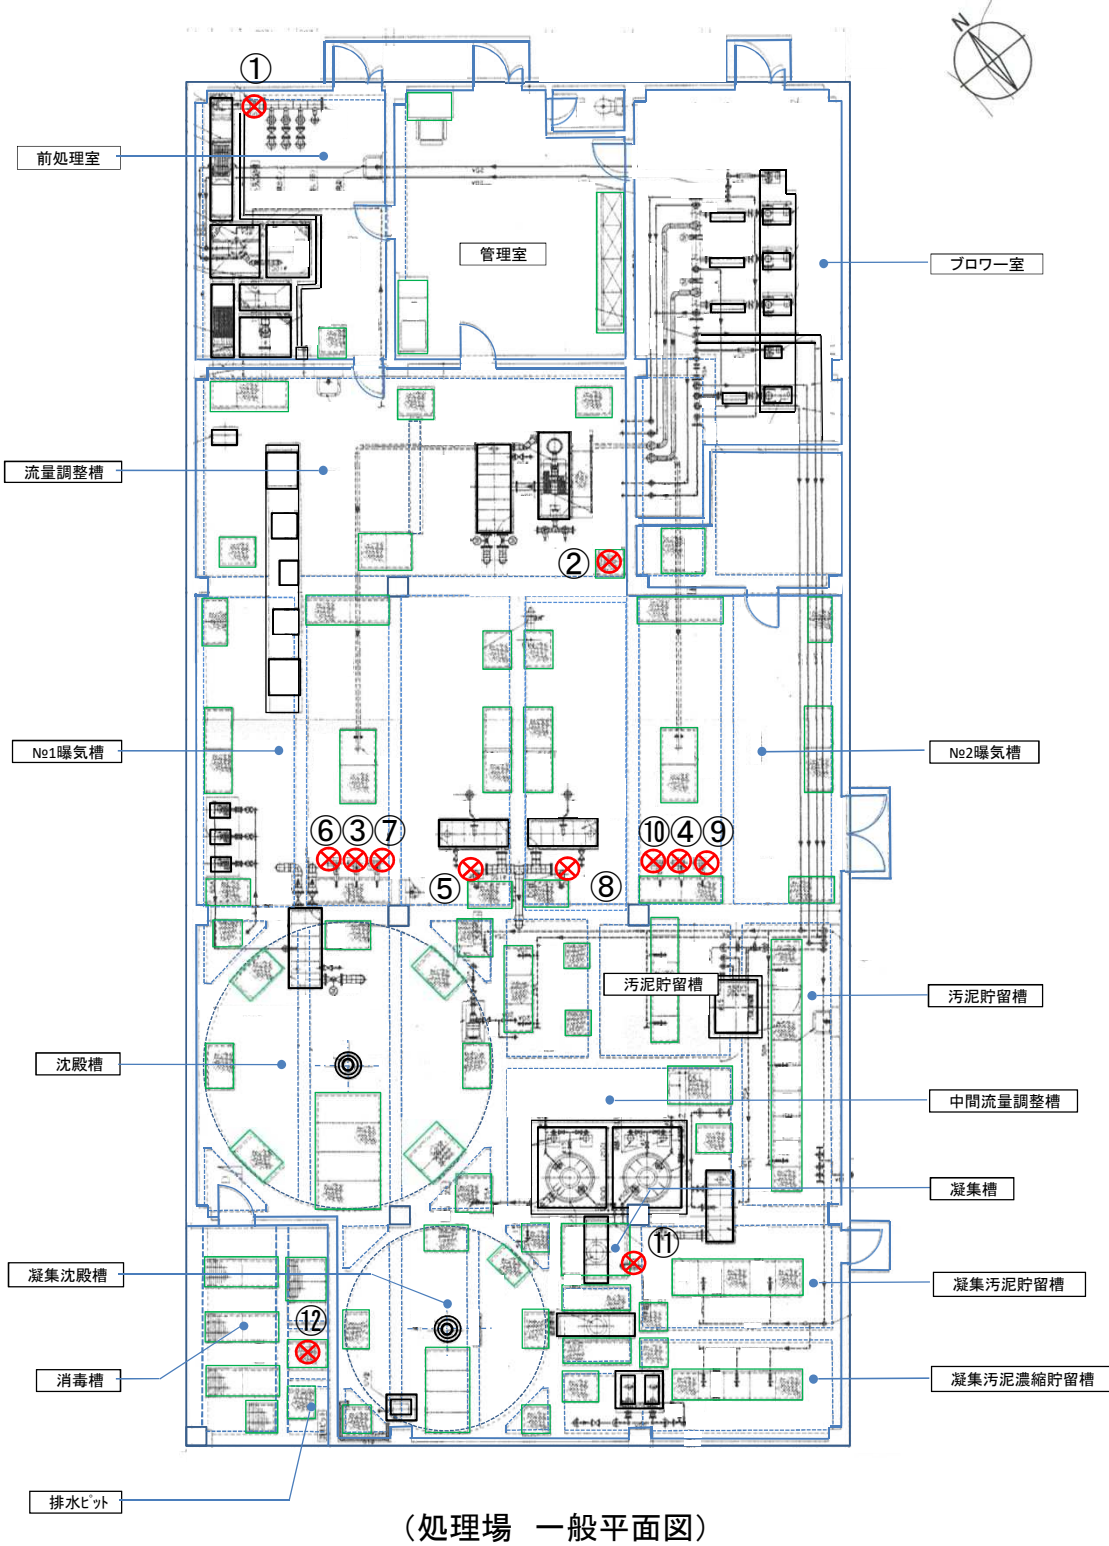

(処理場 一般平面図)


図名	田原地区処理場ほか計装機器点検業務委託				
	田原地区処理				
	縮尺				
課長	課長補佐	係長	課員	担当者	
令和		年	月	日	No. 2
岡山市 下水道施設管理課 (旭西排水センター)					



【富吉地区処理場 位置図】


- 計装機器一覧
- | | | |
|-----------|------------|---------|
| ① 流入流量計 | (電磁流量計) | (点検範囲外) |
| ② 急速攪拌槽PH | (PH計) | (点検範囲外) |
| ③ 曝気槽DO | (DO計) | 1.0 式 |
| ④ 曝気槽MLSS | (MLSS計) | 1.0 式 |
| ⑤ 放流量計 | (潜水式電磁流量計) | 1.0 式 |

※ 各計装点検項目の個別機器類は(点検機器一覧)を参照のこと。

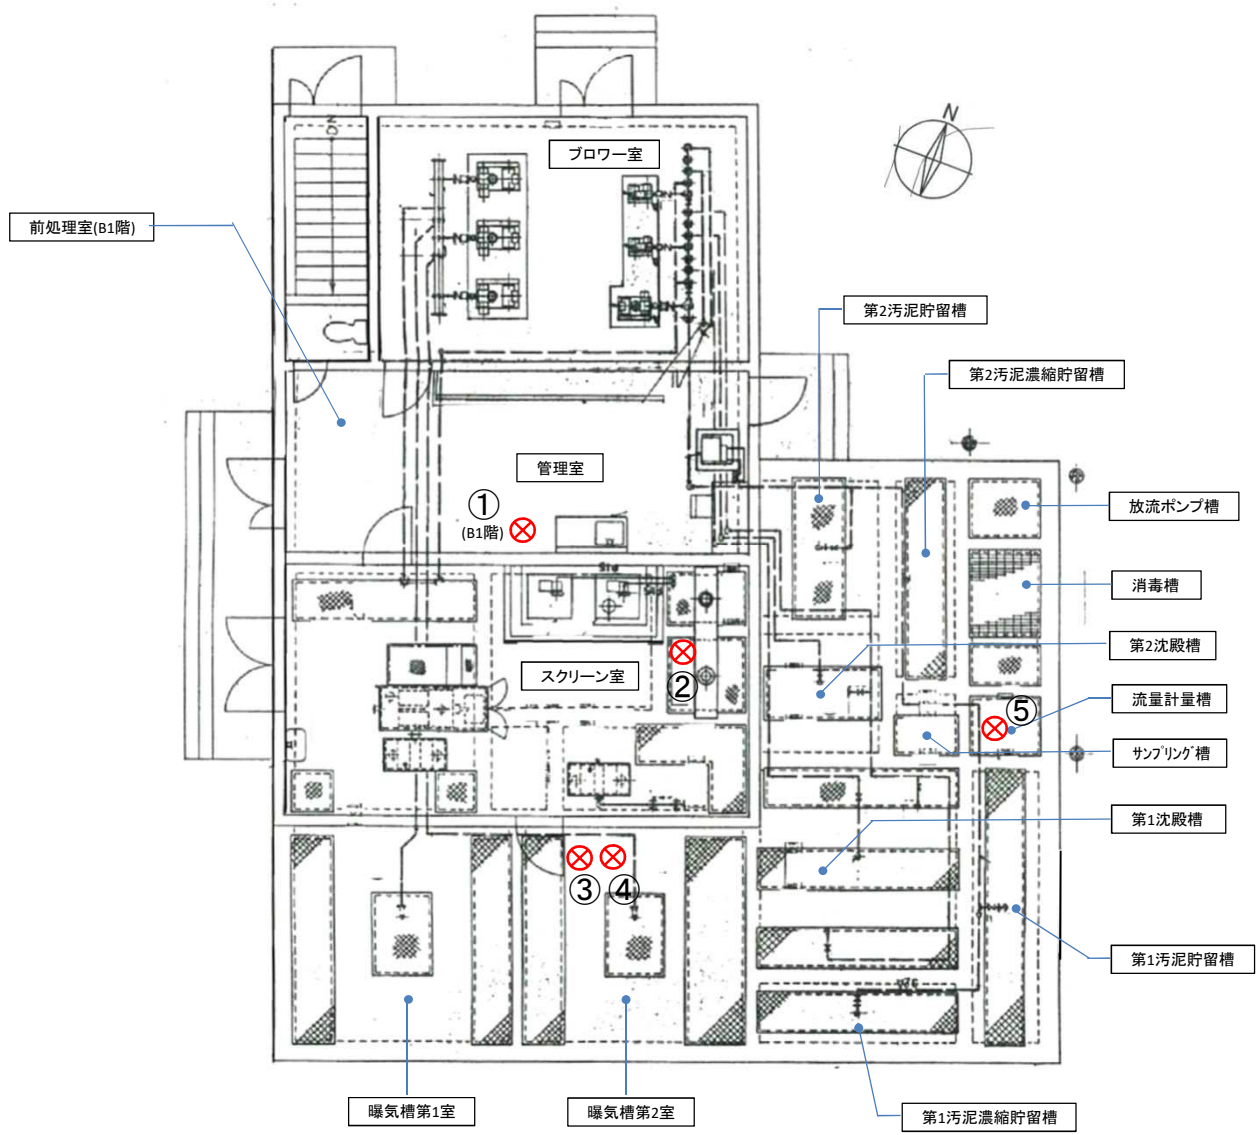

(処理場 一般平面図)


図名	田原地区処理場ほか計装機器点検業務委託				
	富吉地区処理				
	縮尺				
課長		課長補佐		係長	
				課員	
					担当者
令和 年 月 日 No. 3					
岡山市 下水道施設管理課 (旭西排水センター)					

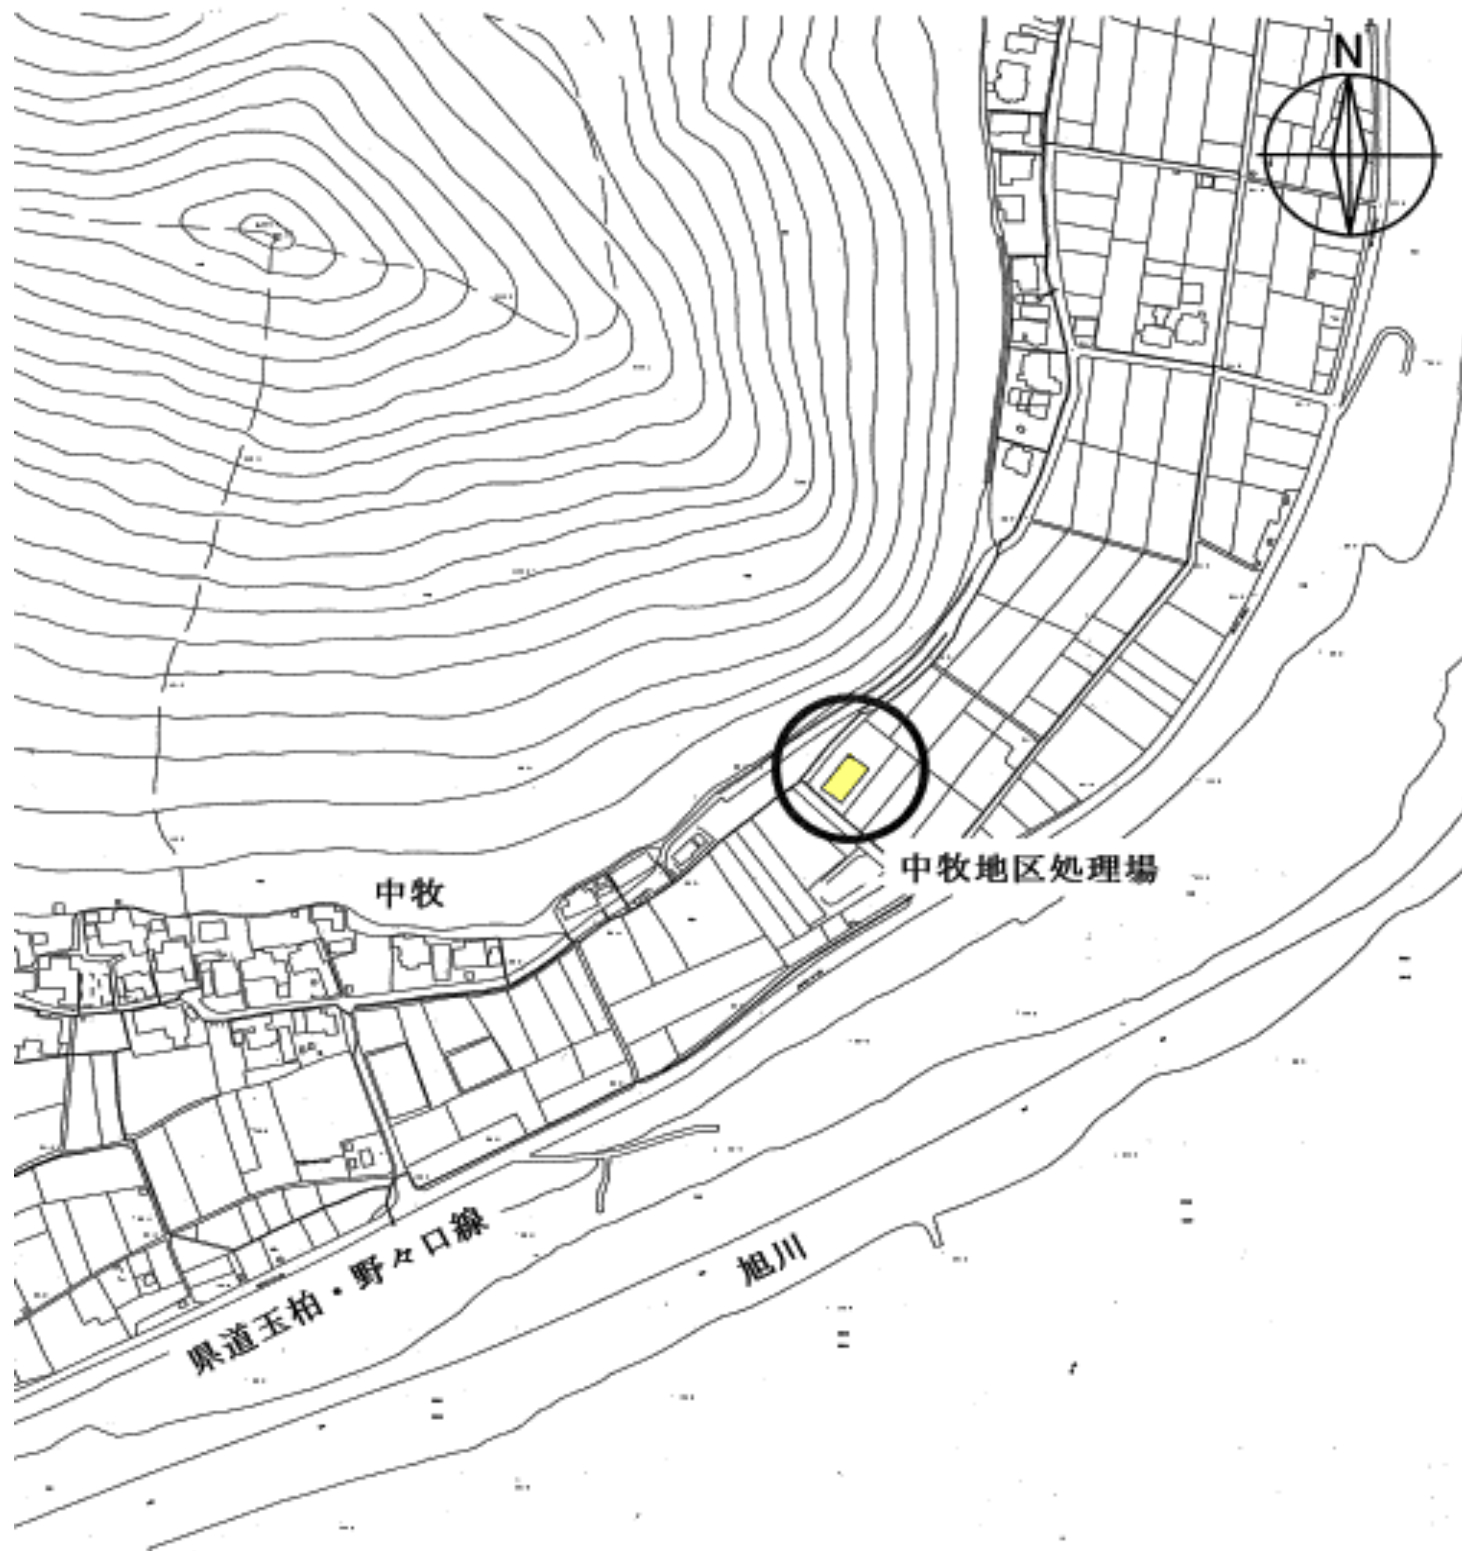

【中牧地区処理場 位置図】


- 計装機器一覧
- | | | |
|---------|---------|---------|
| ① 流入流量計 | (電磁流量計) | 1.0 式 |
| ② 凝集槽PH | (PH計) | (点検範囲外) |
| ③ 放流SS | (SS計) | (点検範囲外) |
| ④ 放流量計 | (電磁流量計) | 1.0 式 |

※ 各計装点検項目の個別機器類は(点検機器一覧)を参照のこと。

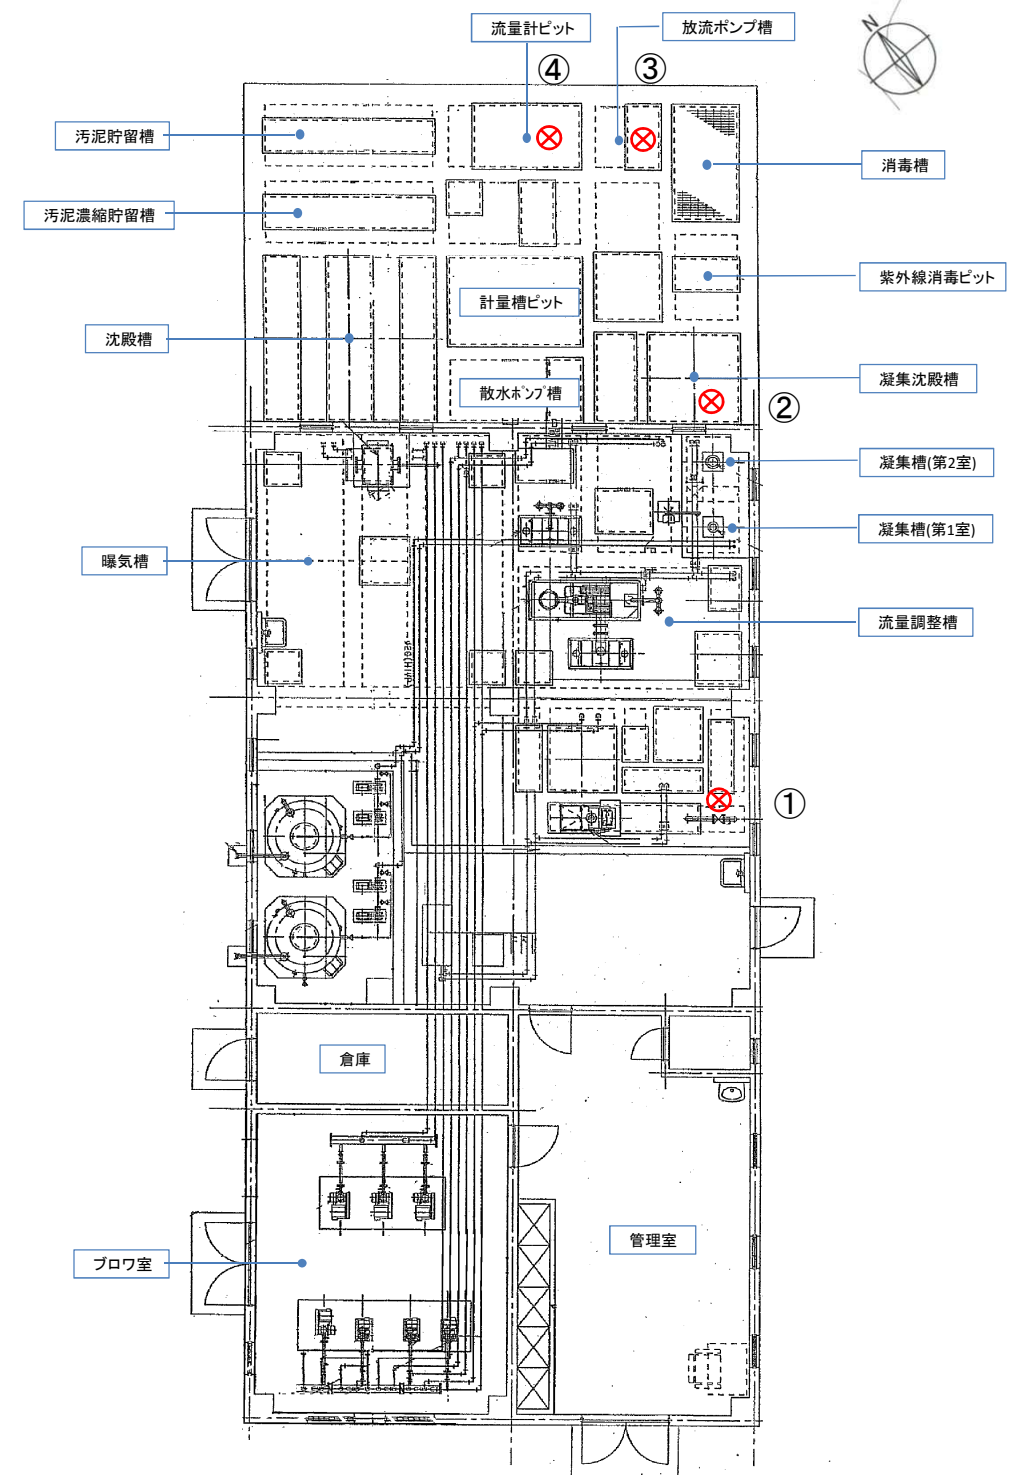

(処理場 一般平面図)

図名	田原地区処理場ほか計装機器点検業務委託				
	中牧地区処理				
	縮尺				
課長		課長補佐		係長	
				課員	
				担当者	
令和 年 月 日 No. 4					
岡山市 下水道施設管理課 (旭西排水センター)					

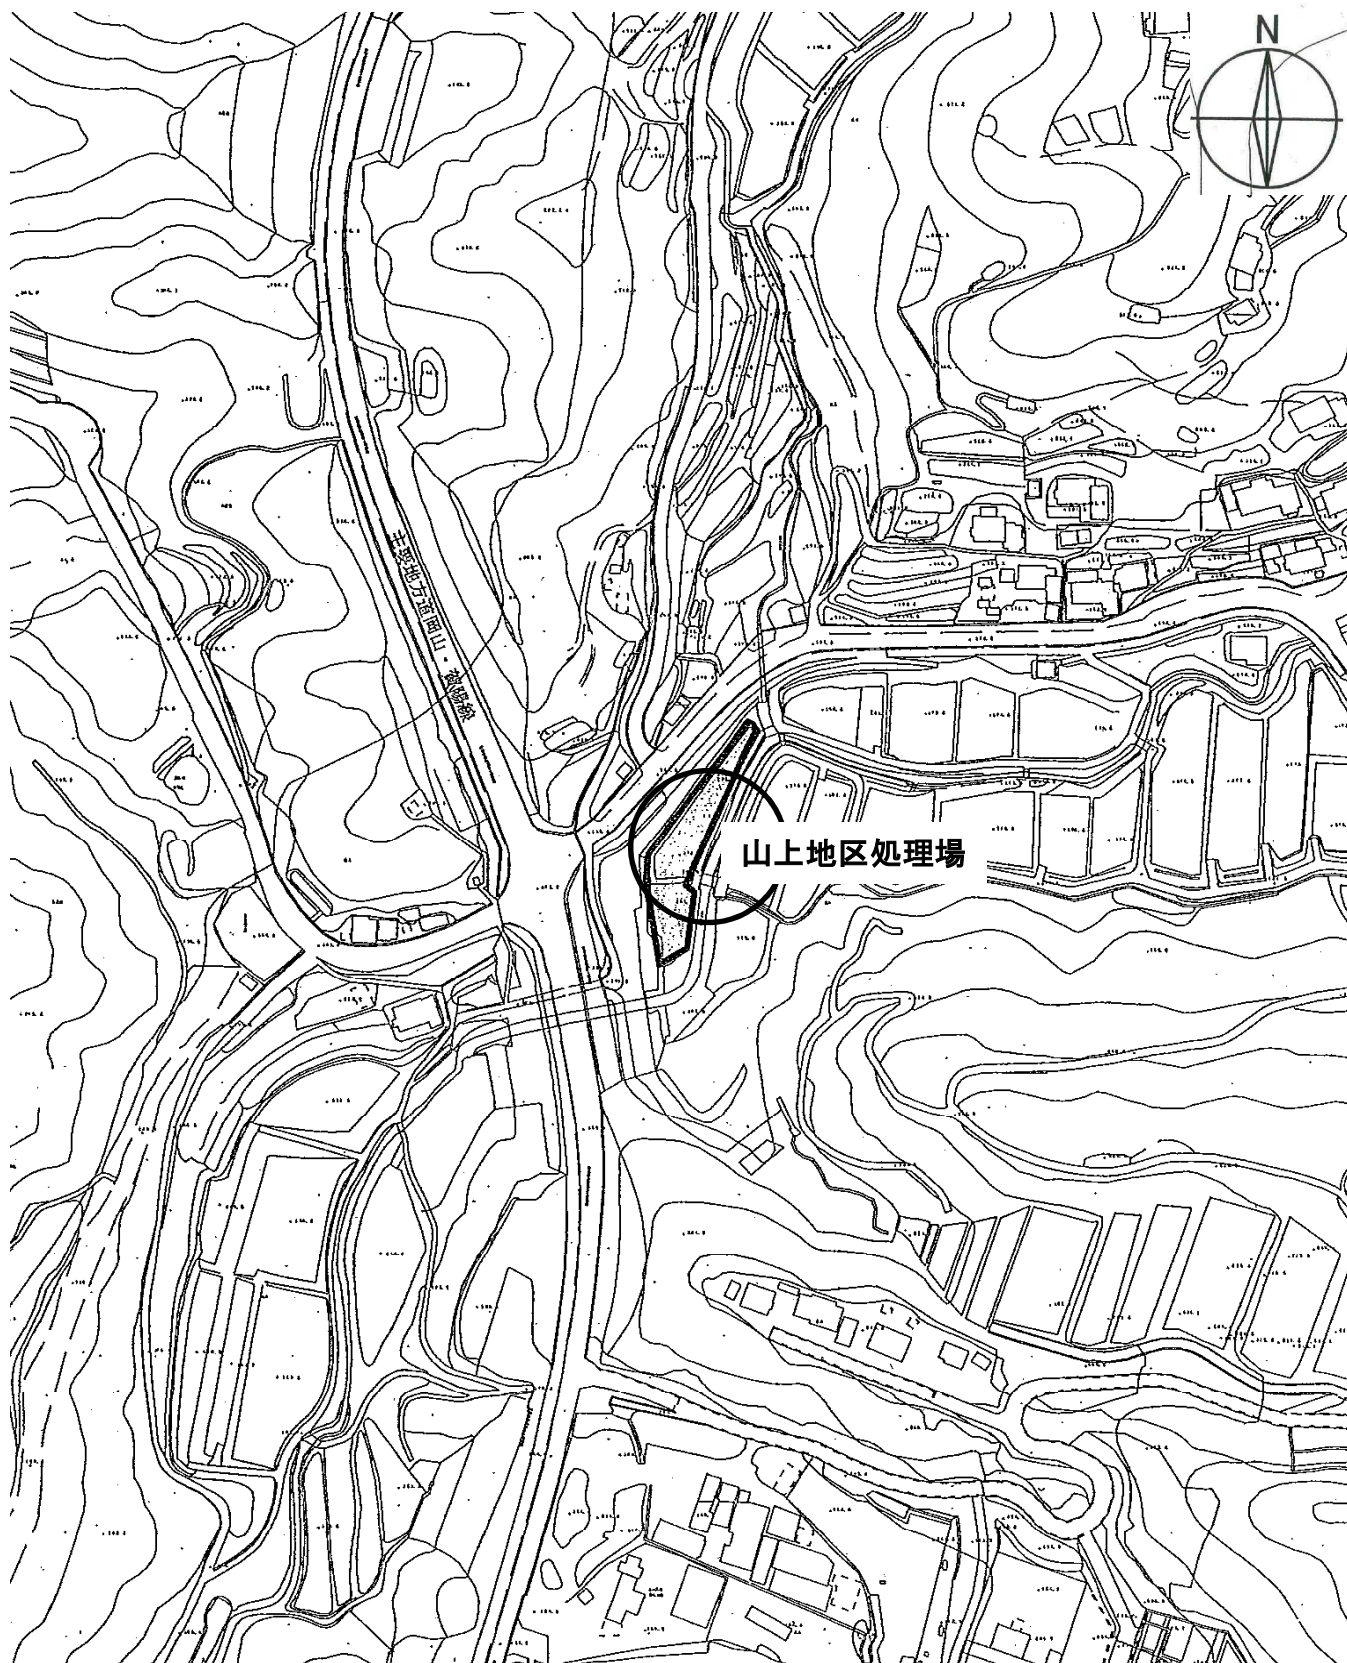


【山上地区処理場 位置図】

計装機器一覧

- | | | |
|-----------|------------|-------|
| ① 凝集沈殿槽PH | (PH計) | 1.0 式 |
| ② 放流量計 | (潜水式電磁流量計) | 1.0 式 |

※ 各計装点検項目の個別機器類は(点検機器一覧)を参照のこと。

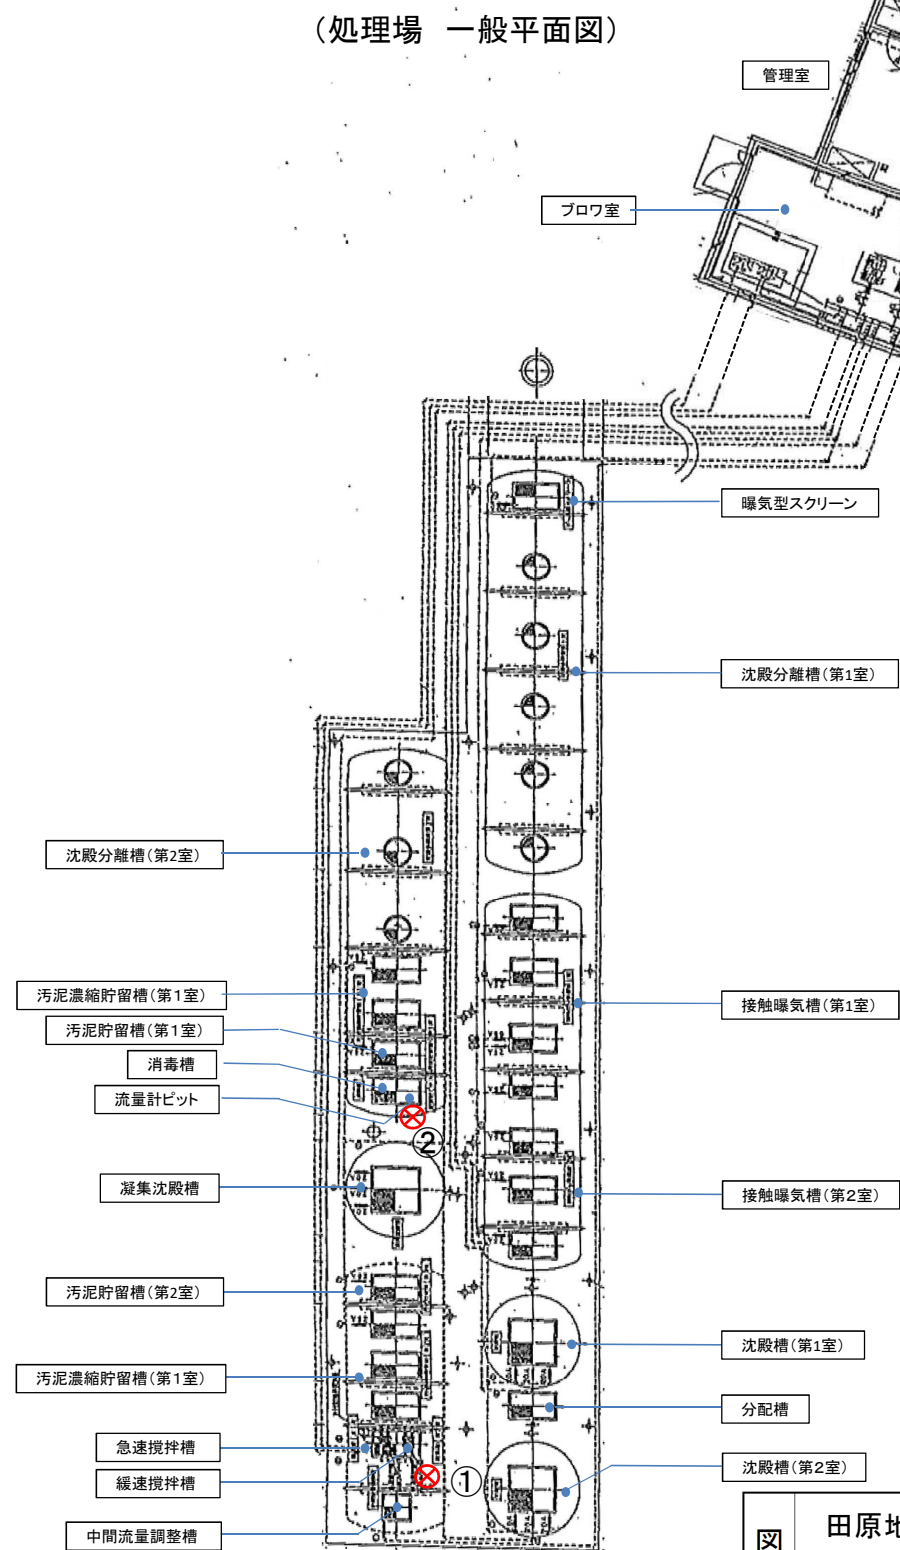

図名	田原地区処理場ほか計装機器点検業務委託								
	山上地区処理								
	縮尺								
課長		課長補佐		係長		課員		担当者	
令和		年	月	日	No.	5			
岡山市 下水道施設管理課 (旭西排水センター)									

流入流量計
(0 ~ 100m³/h)


流量調整槽水位計
(0 ~ 6.0m)

曝気槽第1槽水位計
(0 ~ 6.0m)

曝気槽第2槽水位計
(0 ~ 6.0m)

放流量計
(0 ~ 50m³/h)


COD負荷量演算器 (点検)

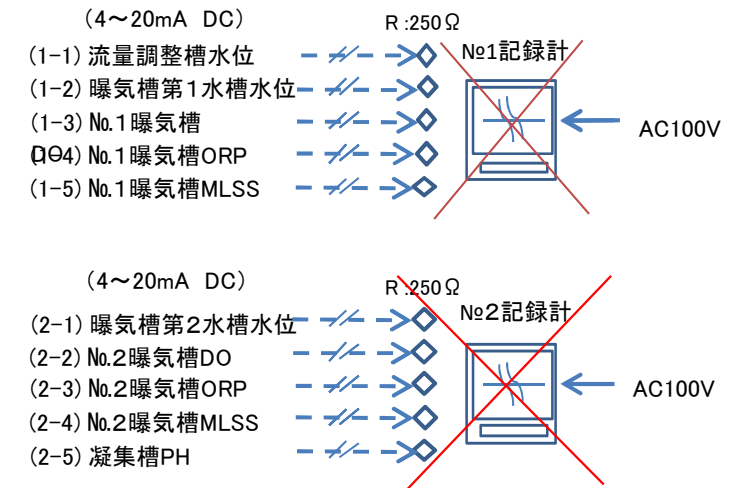

(計装盤)

R3更新

図 名	田原地区処理場ほか計装機器点検業務委託									
	田原地区処理場 (1/2)									
	縮尺									
課 長		課 長 補 佐		係 長		課 員		担 当 者		
令和 年 月 日							No. 6			
岡山市 下水道施設管理課（旭西排水センター）										

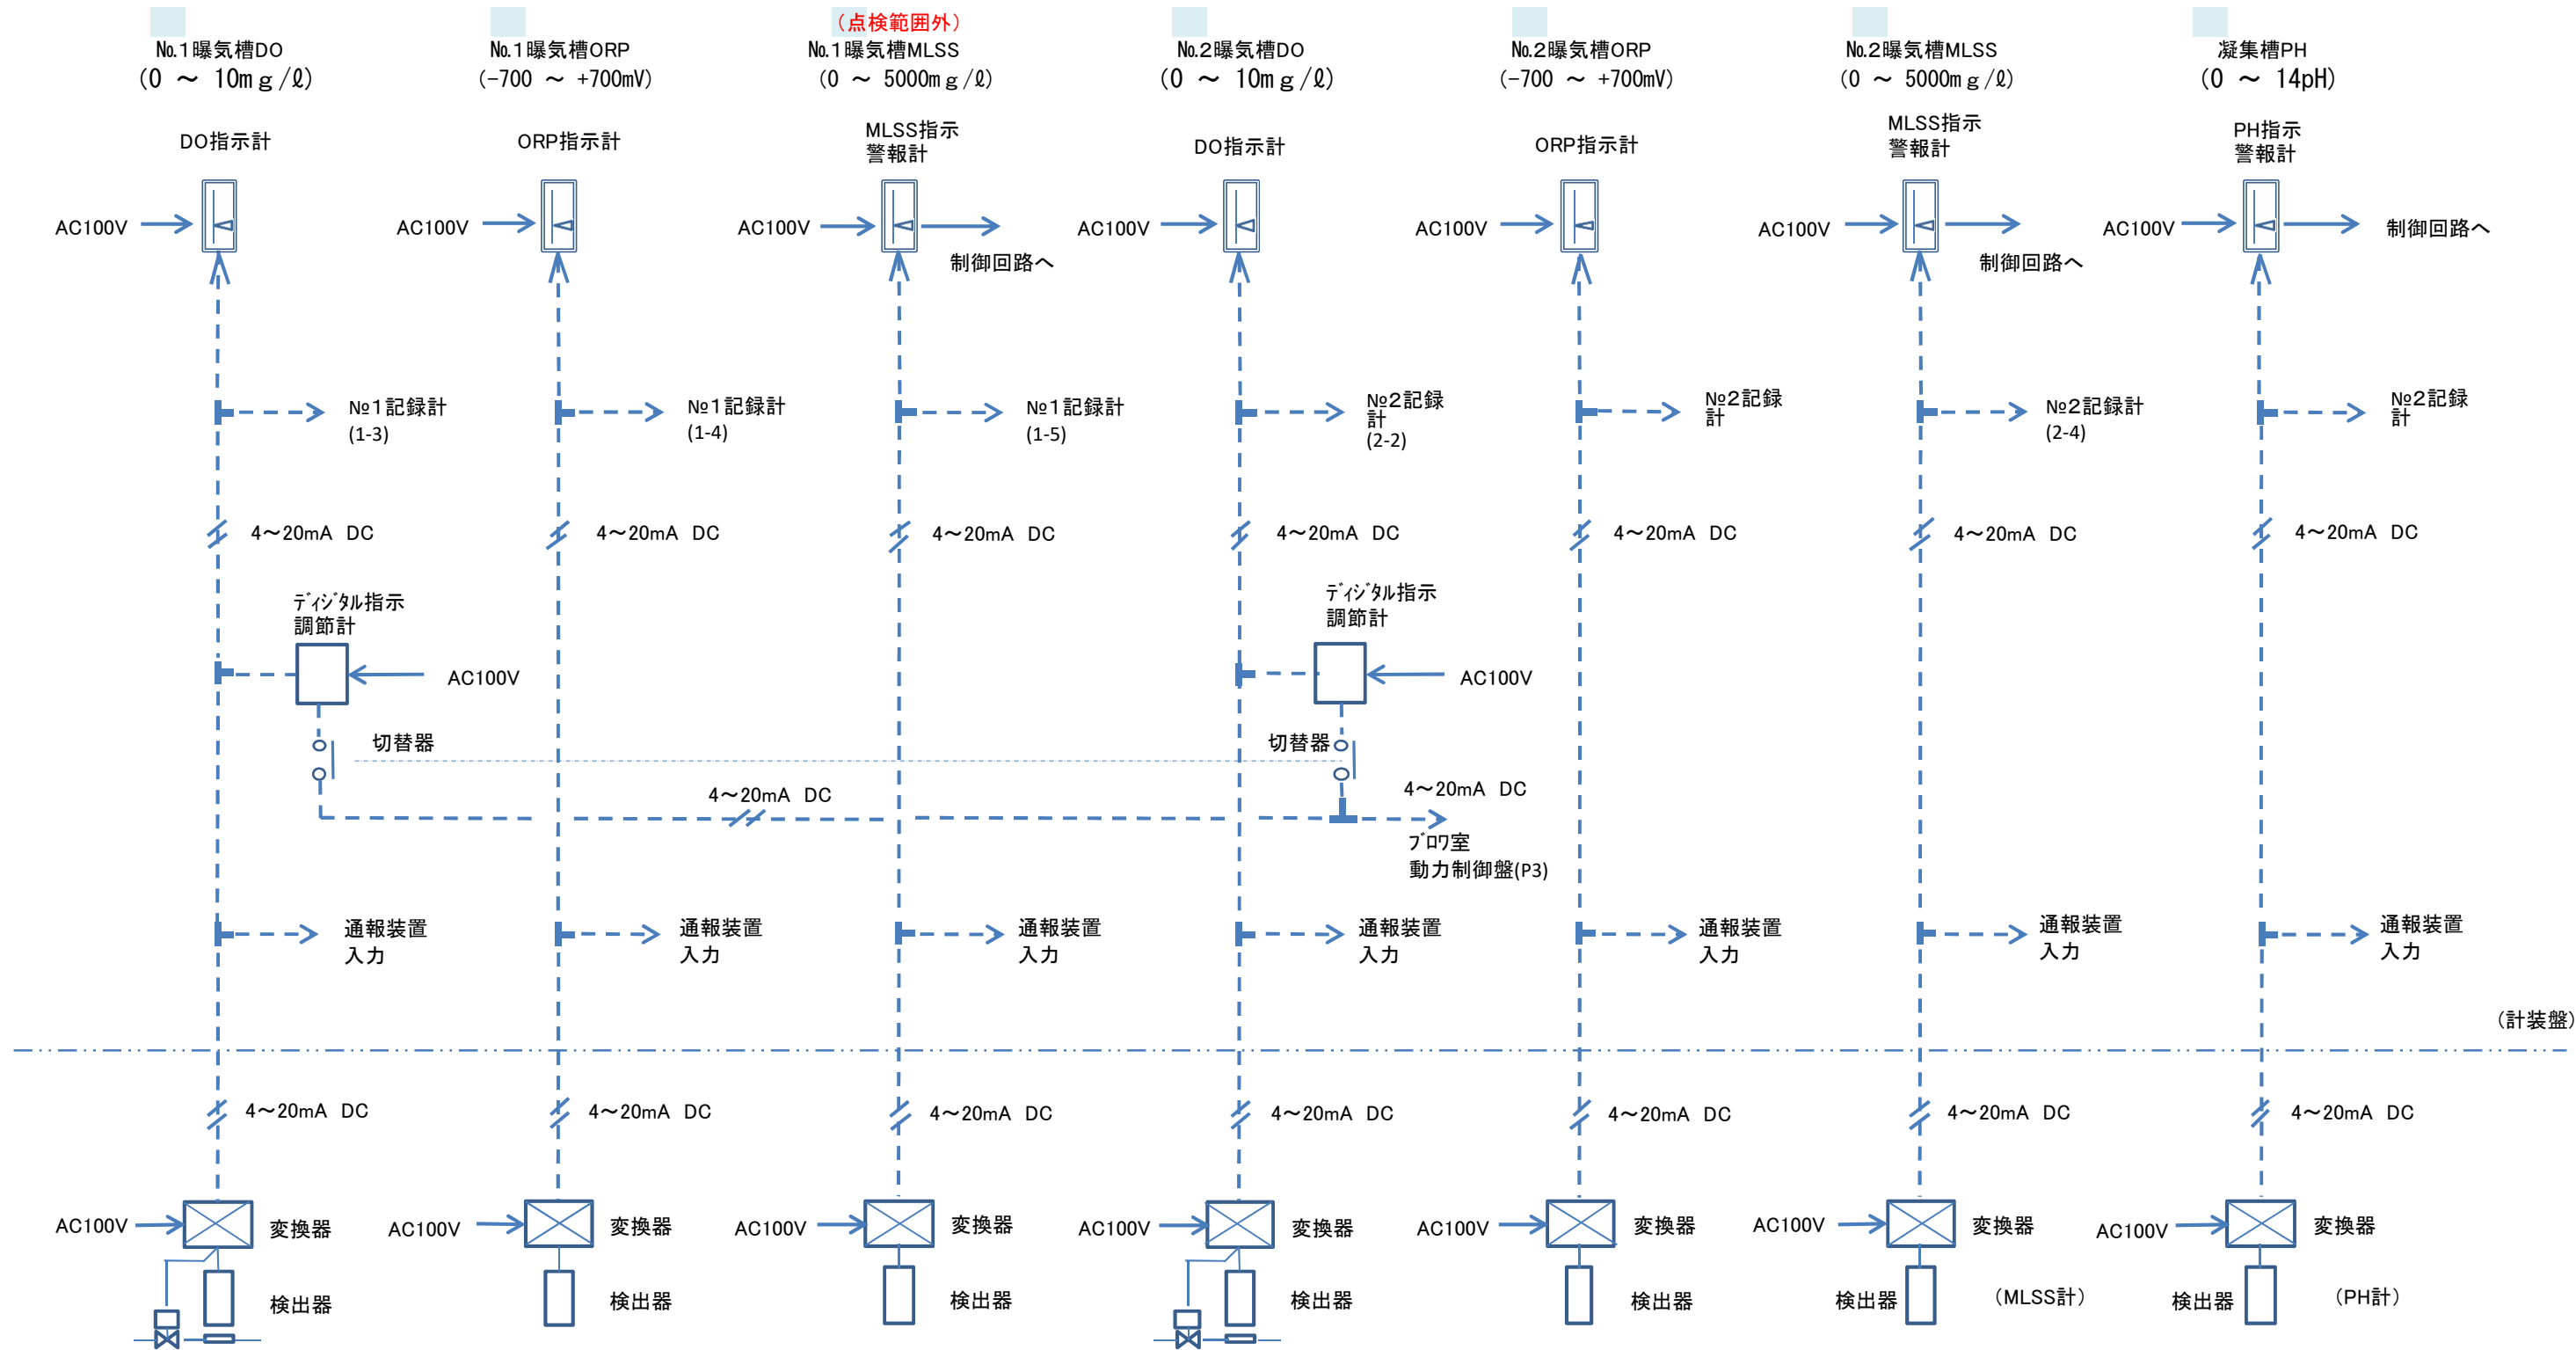

(計装盤)

(DO計)

(ORP計)

(MLSS計)

(DO計)

(ORP計)

図名	田原地区処理場ほか計装機器点検業務委託								
	田原地区処理場 (2/2)								
	縮尺								
課長		課長補佐		係長		課員		担当者	
令和 年 月 日								No.	7
岡山市 下水道施設管理課 (旭西排水センター)									

流入流量計
(0 ~ 50m³/h)

急速攪拌槽PH
(0 ~ 14pH)

曝気槽DO
(0 ~ 10mg/l)

曝気槽MLSS
(0 ~ 5000mg/l)

放流量計
(0 ~ 30m³/h)

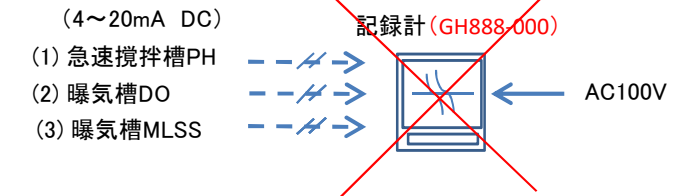


図 名	田原地区処理場ほか計装機器点検業務委託									
	富吉地区処理場									
	縮尺									
課 長		課 長 補 佐		係 長		課 員		担 当 者		
令和 年 月 日						No. 8				
岡山市 下水道施設管理課（旭西排水センター）										

